



โรงพยาบาลระนอง

เลขที่ 11 ถ.กำลังทรัพย์ อ.เมือง จ.ระนอง

โครงการ

ออกแบบ เขียนแบบ
นางสาวชลธิชา ประสมทรัพย์
ตำแหน่ง วิศวกรโครงสร้างอาคาร

ตรวจแบบ
(นายพรพจน์ วัชรพร)
(นายธีรพงศ์ เจริญ)
(นางสาวชลธิชา ประสมทรัพย์)
นางสาวชลธิชา ประสมทรัพย์

คณะกรรมการ

ประธาน

กรรมการ

กรรมการ

กรรมการ

กรรมการ

ผู้ให้แบบ
(นายสุกิจ จันทน์แก้ว)
นางสุภาวดี งามวิจิตร

ผู้อนุมัติแบบ
(นายสุกิจ จันทน์แก้ว)
นายสุภาวดี งามวิจิตร


แสดงแบบ
FLOOR PLAN

มาตราส่วน

1 : 100

แผนที่

จำนวน

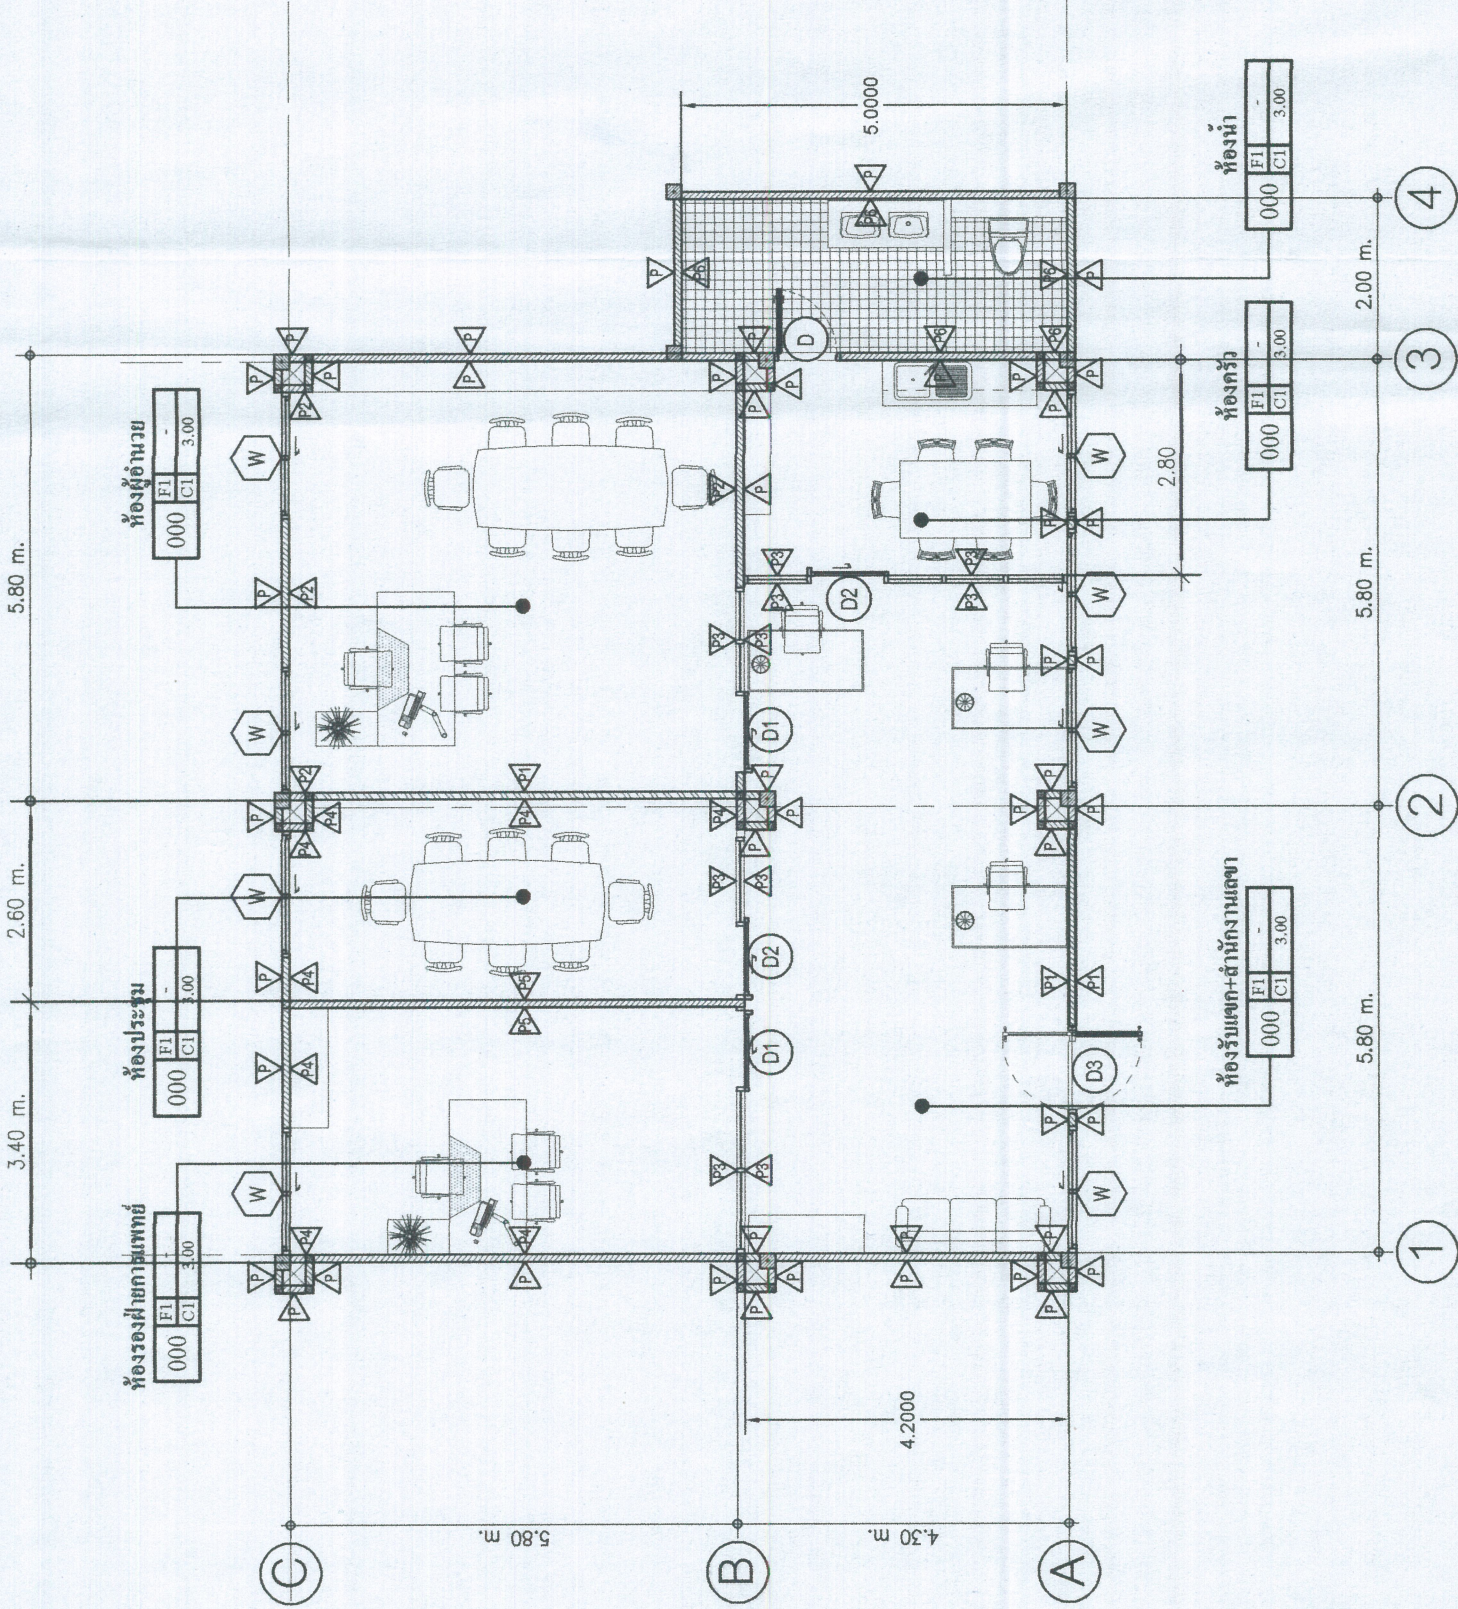

FLOOR PLAN

SCALE 1:100

* ขนาดและระยะในแบบนี้เป็นระยะที่ไม่เป็นทางการ ถ้าผู้ใช้รับเหมา จะต้องทำการตรวจสอบและแก้ไขขนาดระยะต่างๆในพื้นที่งานจริง ตามแบบก่อนทำการต่อเติมและก่อสร้างจริง



โรงพยาบาลระนอง

เลขที่ 11 อ.กำลังทรัพย์ อ.เมือง จ.ระนอง

โครงการ

ปรับปรุงตึกเดิมห้องผู้ป่วยนอก

ออกแบบ เขียนแบบ

นางสาวชลธิชา ประสมทรัพย์

ผู้ชำนาญการด้านวิศวกรรมสถาปัตย์

ตรวจแบบ

(.....)

(นายพรพศ วราบุตร)

(นายบรรยงค์ เต็ม)

(.....)

(นายสุวิทย์)

(.....)

นางสาวชลธิชา ประสมทรัพย์

คณะกรรมการ

ประธาน

กรรมการ

กรรมการ

กรรมการ

กรรมการ

ผู้ให้ข้อแนะนำ

(.....)

(นายสุวิทย์)

(นายสุวิทย์)


(นายสุวิทย์)

(นายสุวิทย์)

(นายสุวิทย์)

(นายสุวิทย์)

(นายสุวิทย์)

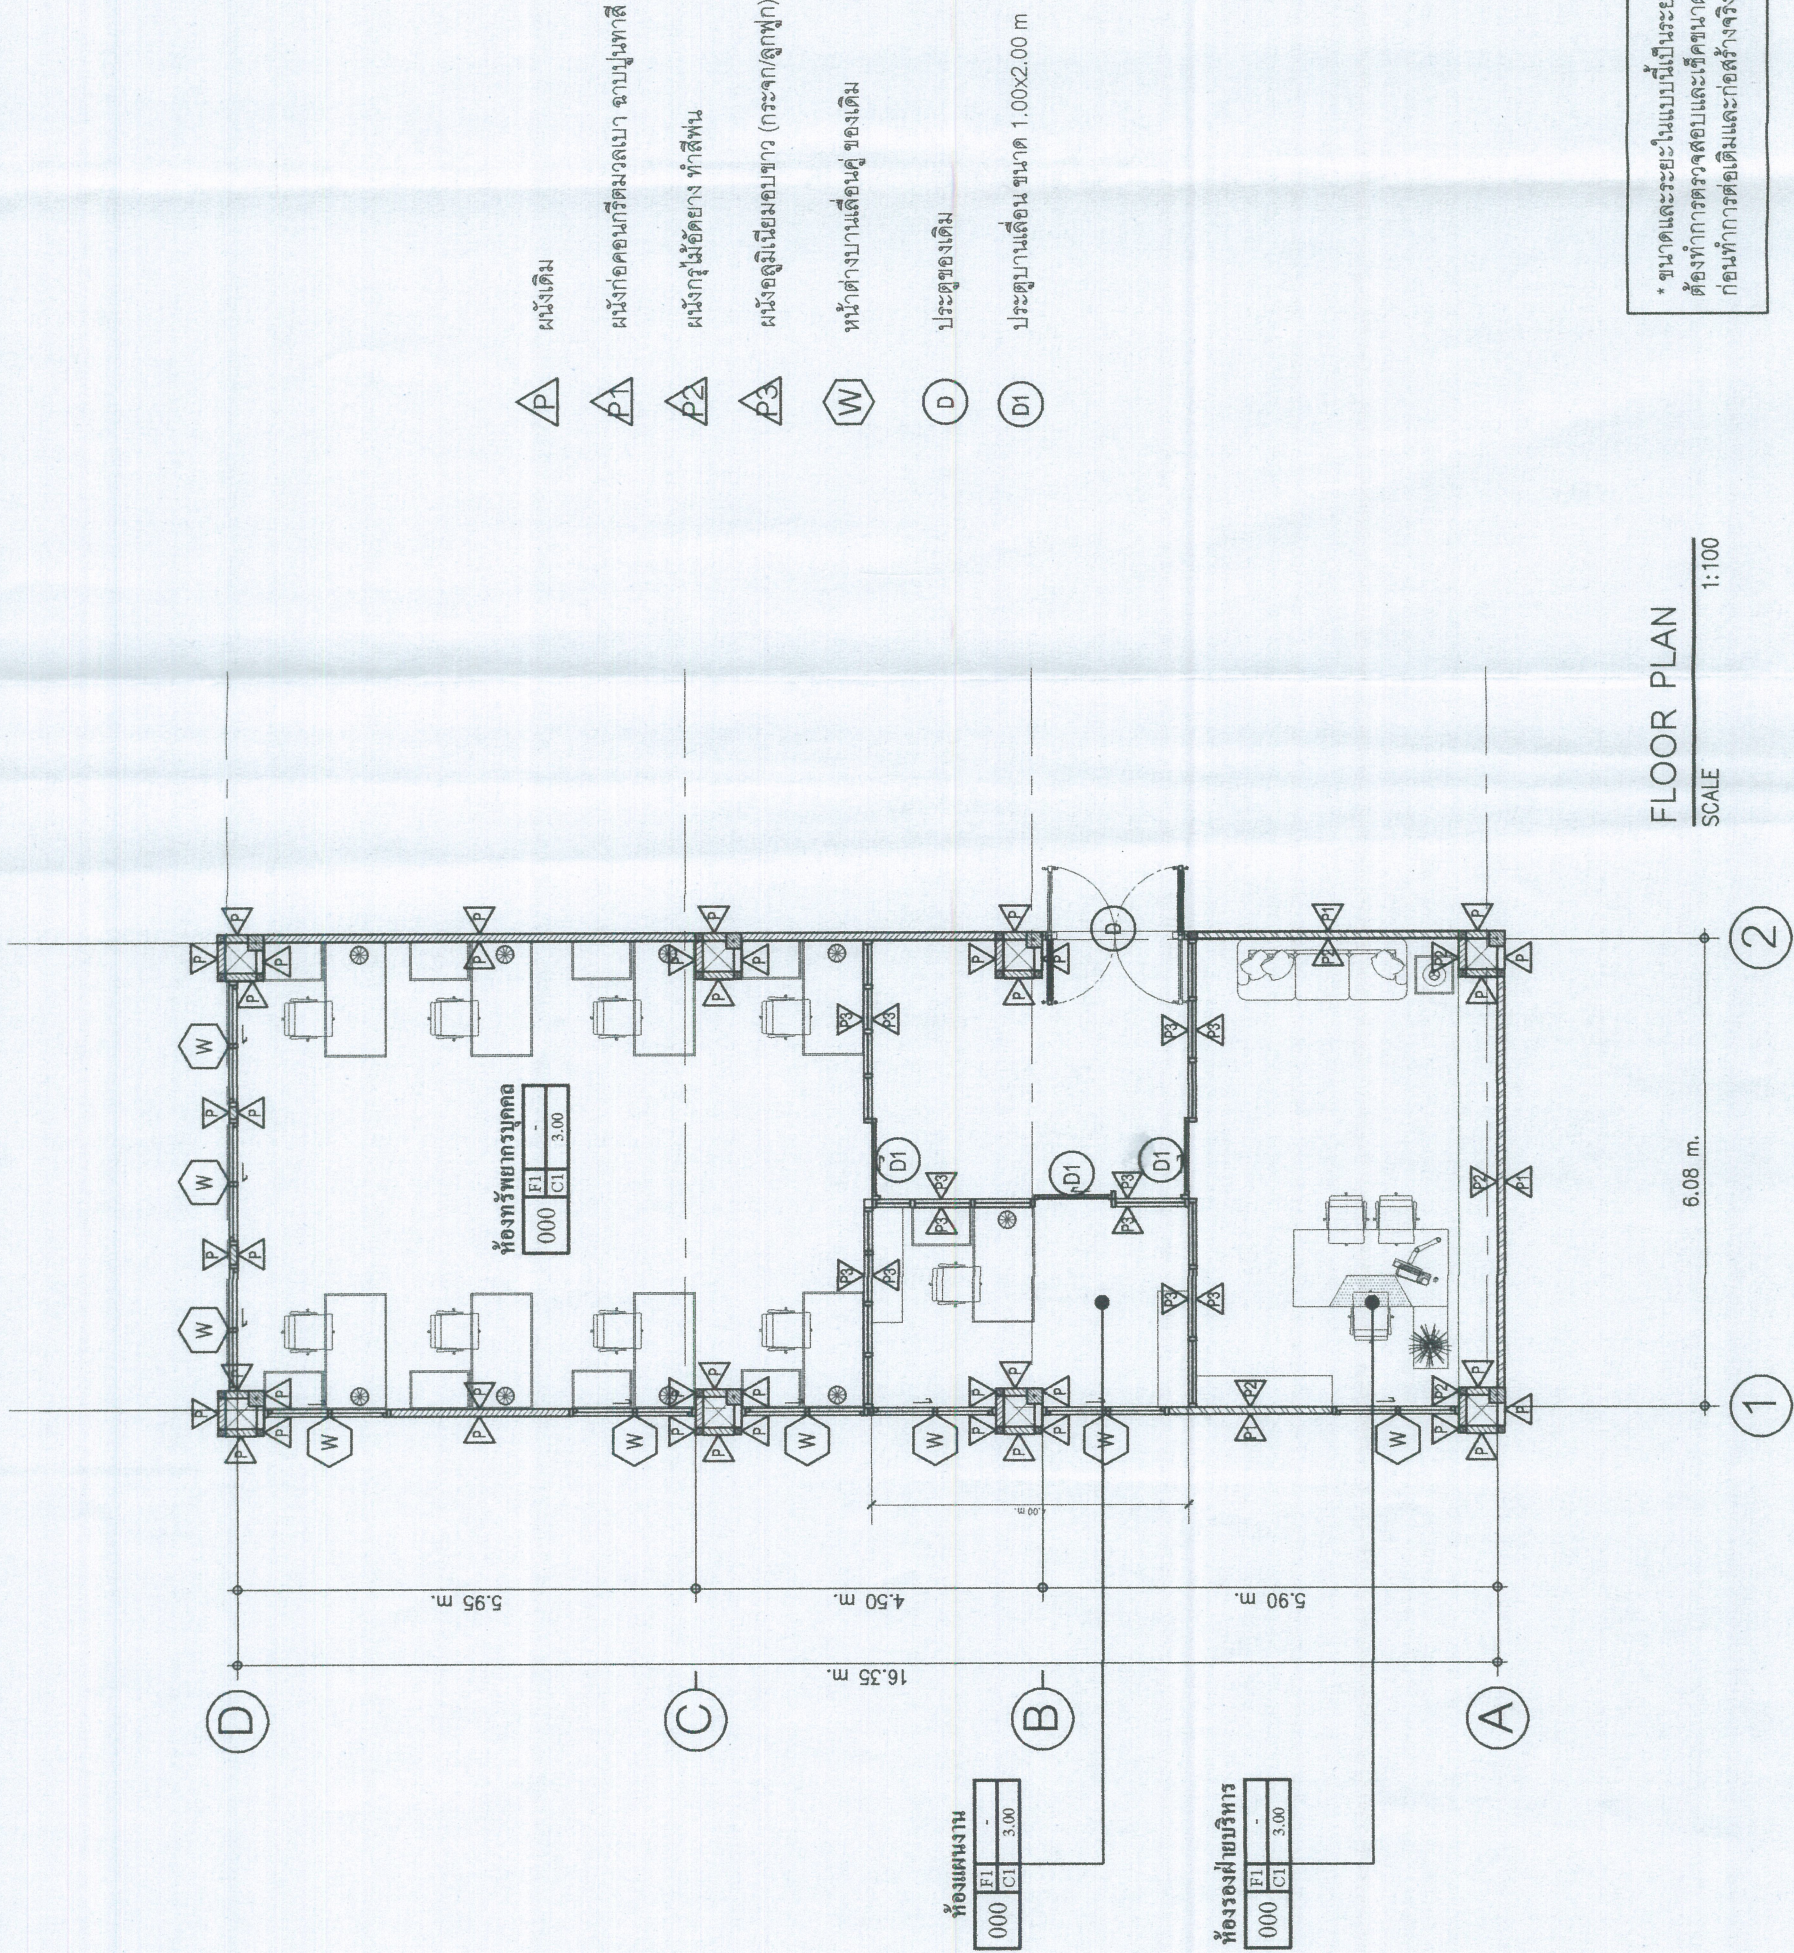

FLOOR PLAN



SCALE 1:100

* ขนาดและระยะในแบบนี้เป็นระยะที่ไม่เป็นทางการ หากและผู้รับเหมา จะต้องทำการตรวจสอบและวัดขนาดระยะต่างในพื้นที่ยานจริง ตามแบบ ก่อนทำการต่อเติมและก่อสร้างจริง



โรงพยาบาลระนอง
เลขที่ 11 ถ.กัลปพฤกษ์ อ.เมือง จ.ระนอง

โครงการ ก่อสร้างห้องฉุกเฉิน	ออกแบบ เขียนแบบ นางสาวลลิตา ประสมทรัพย์ กลุ่มงานโครงสร้างพื้นฐานและอาคารทางการแพทย์	ตรวจแบบ (.....) นายพรพล วรบุตร (.....) นายบรรยงค์ เจริญ (.....) นางสาวลลิตา ประสมทรัพย์	คณะกรรมการ ประธาน กรรมการ กรรมการ กรรมการ กรรมการ	ผู้เห็นชอบแบบ (.....) นายสาโรจน์ จันทรมัก รองผู้อำนวยการฝ่ายบริหาร	ผู้อนุมัติแบบ (.....) นพ.อรุณ รัตยาพิศาล ผู้อำนวยการโรงพยาบาลระนอง	แสดงแบบ รูปตัด	มาตรฐาน 1:75	แผ่นที่	จำนวน
--------------------------------	---	---	--	---	---	-------------------	-----------------	---------	-------

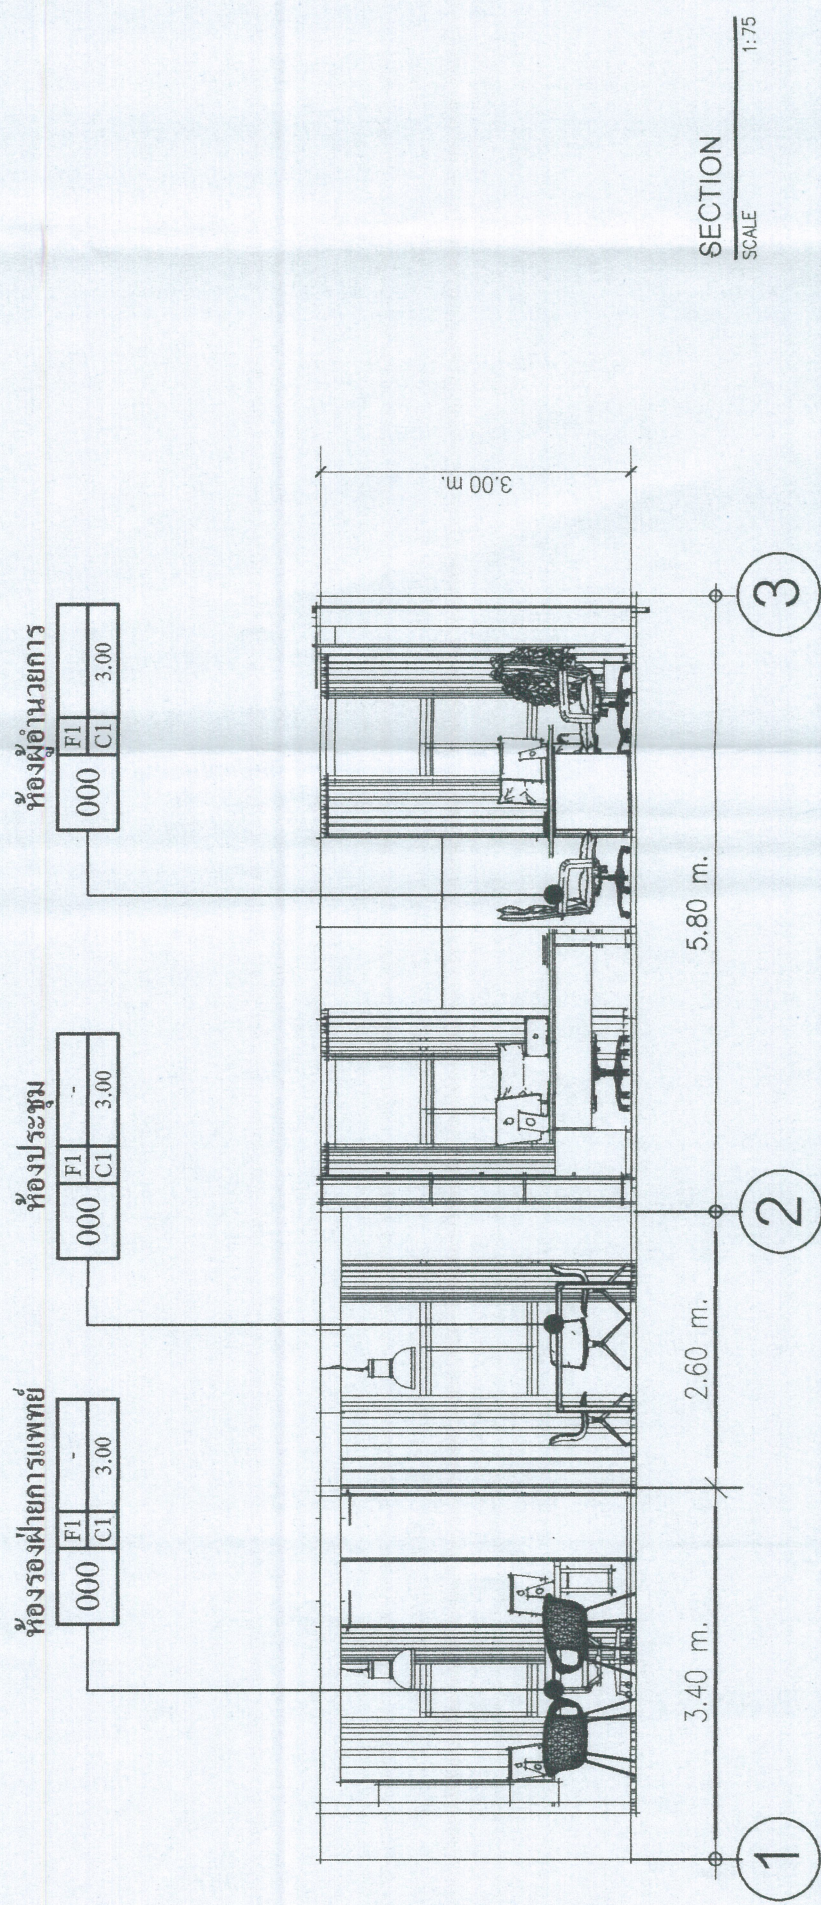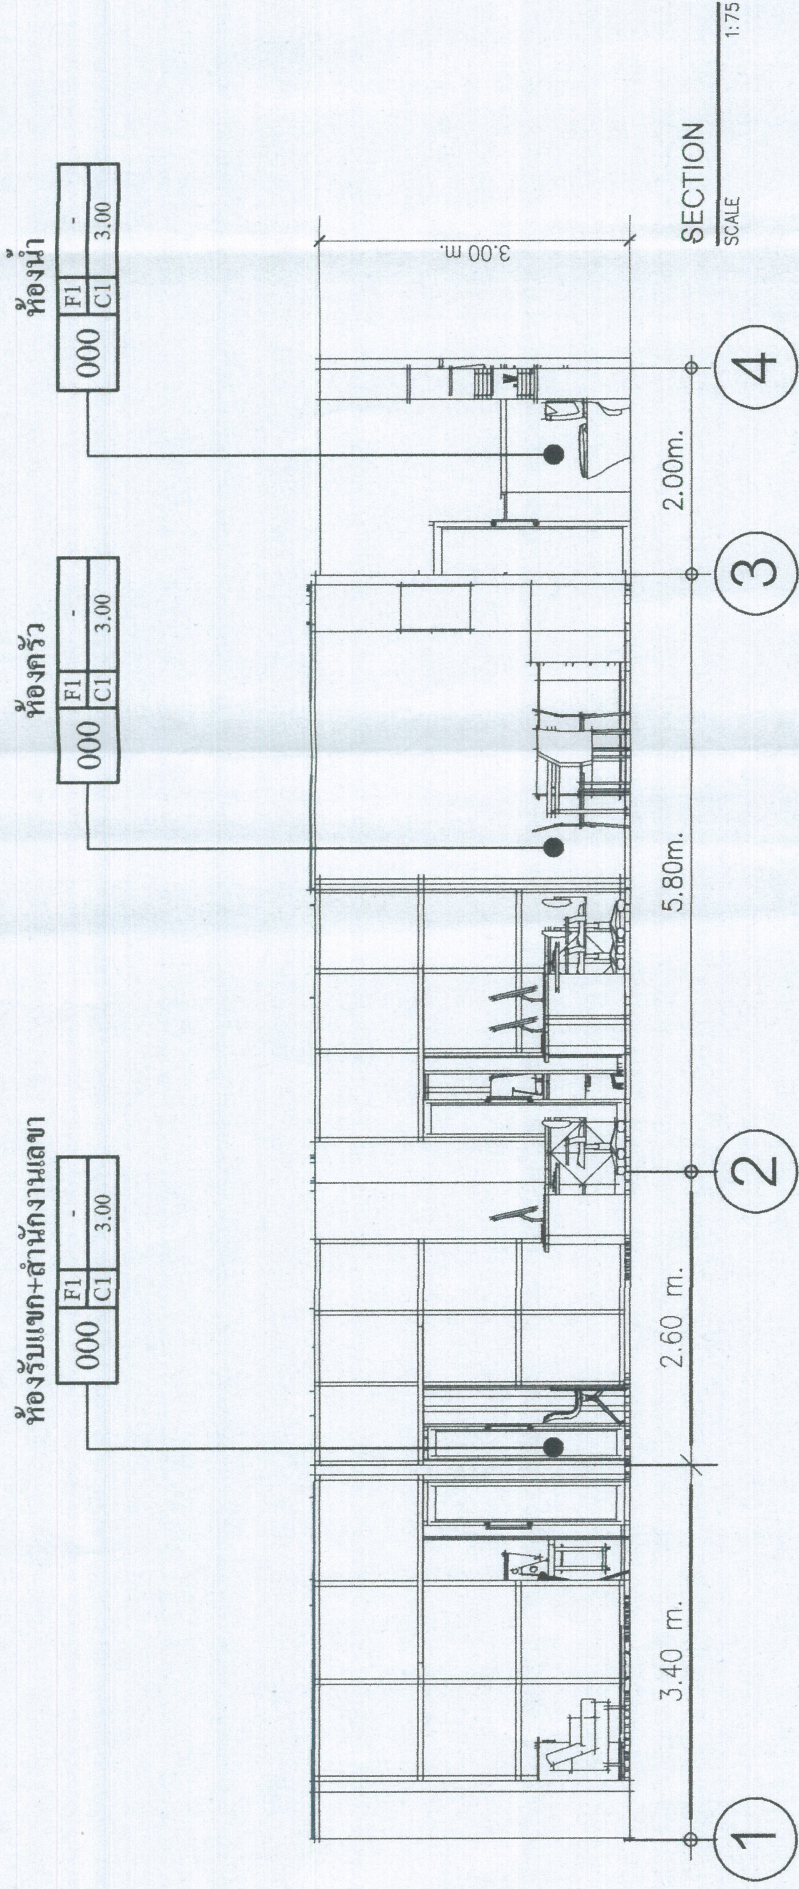

* ขนาดและระยะในแบบนี้เป็นระยะที่ไม่เป็นทางการช่างและผู้รับเหมา จะต้องทำการตรวจสอบและเห็นัดขนาดระยะต่างๆในพื้นที่งานจริง ตามแบบก่อนทำการต่อเติมและก่อสร้างจริง



โรงพยาบาลระนอง
เลขที่ 11 น.กักกันที่ ๑ เมือง จ.ระนอง

โครงการ
ก่อสร้างห้องเอกซเรย์

ออกแบบ เขียนแบบ
นางสาวลลิตา ประสมทรัพย์
กลุ่มงานส่งเสริมสุขภาพและคุ้มครองทางแพทย์

ตรวจแบบ
(.....)
นายพรพล วาสุตร
(.....)
นายบรรยงค์ เจริญ
(.....)
นางสาวลลิตา ประสมทรัพย์

คณะกรรมาธิการ
ประธาน
กรรมการ
กรรมการ
กรรมการ
กรรมการ



ผู้ให้เหตุผลแบบ
(.....)
นายสาโรจน์ จันทน์แก้ว
รองผู้อำนวยการฝ่ายบริหาร

ผู้อนุมัติแบบ
(.....)
นพ.อรุณ จิตยพิศาล
ผู้อำนวยการโรงพยาบาลระนอง

แสดงแบบ
รูปตัด

มาตราส่วน 1:75

แผ่นที่ จำนวน

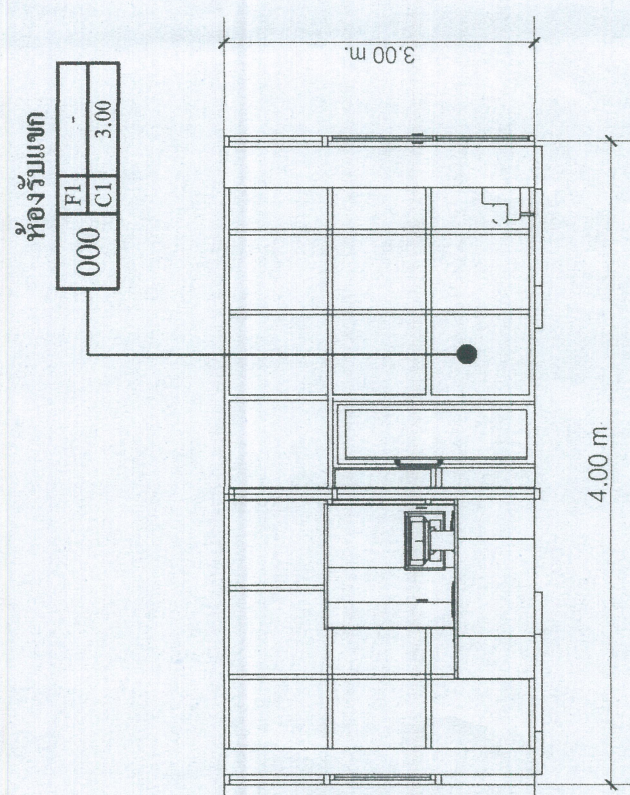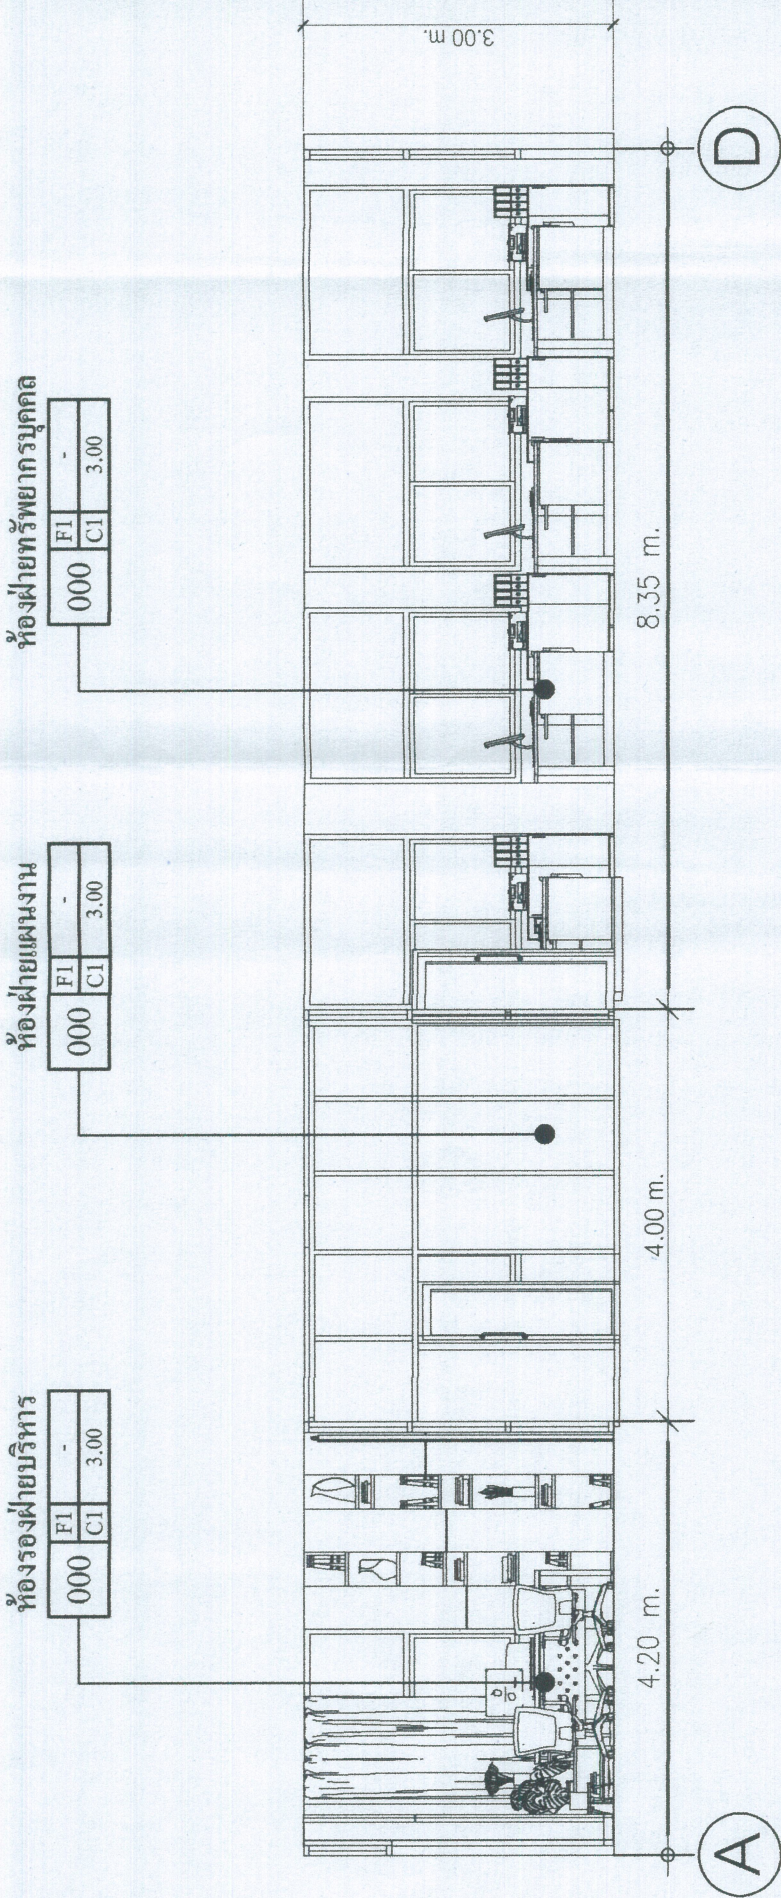

* ขนาดและระยะในแบบนี้เป็นระยะที่ไม่เป็นทางการ ช่างและผู้รับเหมา จะต้องทำการตรวจสอบและเห็นขนาดระยะต่างๆในพื้นที่หน้างานจริง ตามแบบก่อนทำการต่อเติมและก่อสร้างจริง



โรงพยาบาลระบอง

เลขที่ 11 ถ.กำลังทรัพย์ อ.เมือง จ.ระบอง

โครงการ

ออกแบบ เขียนแบบ
นางสาวลิษา ประสมทรัพย์
ผู้ควบคุมงานและวิศวกรสถาปัตย์

ตรวจแบบ
(.....)
นายทรงเดช วัชรบุตร
(.....)
นายทรงศักดิ์ แต้ลิ้ม
(.....)
นางสาวลิษา ประสมทรัพย์

คณะกรรมการ

ประธาน
กรรมการ
กรรมการ
กรรมการ
กรรมการ

ผู้ให้ข้อบ่งชี้แบบ
(.....)
นายเสด็จ จันทน์แก้ว
รองผู้อำนวยการฝ่ายบริหาร

ผู้อนุมัติแบบ
(.....)
นพ.อรุณ ใต้ยพิศาล
ผู้อำนวยการโรงพยาบาลระบอง


แสดงแบบ
FLOOR PLAN

มาตราส่วน

1 : 100

แผ่นที่

จำนวน

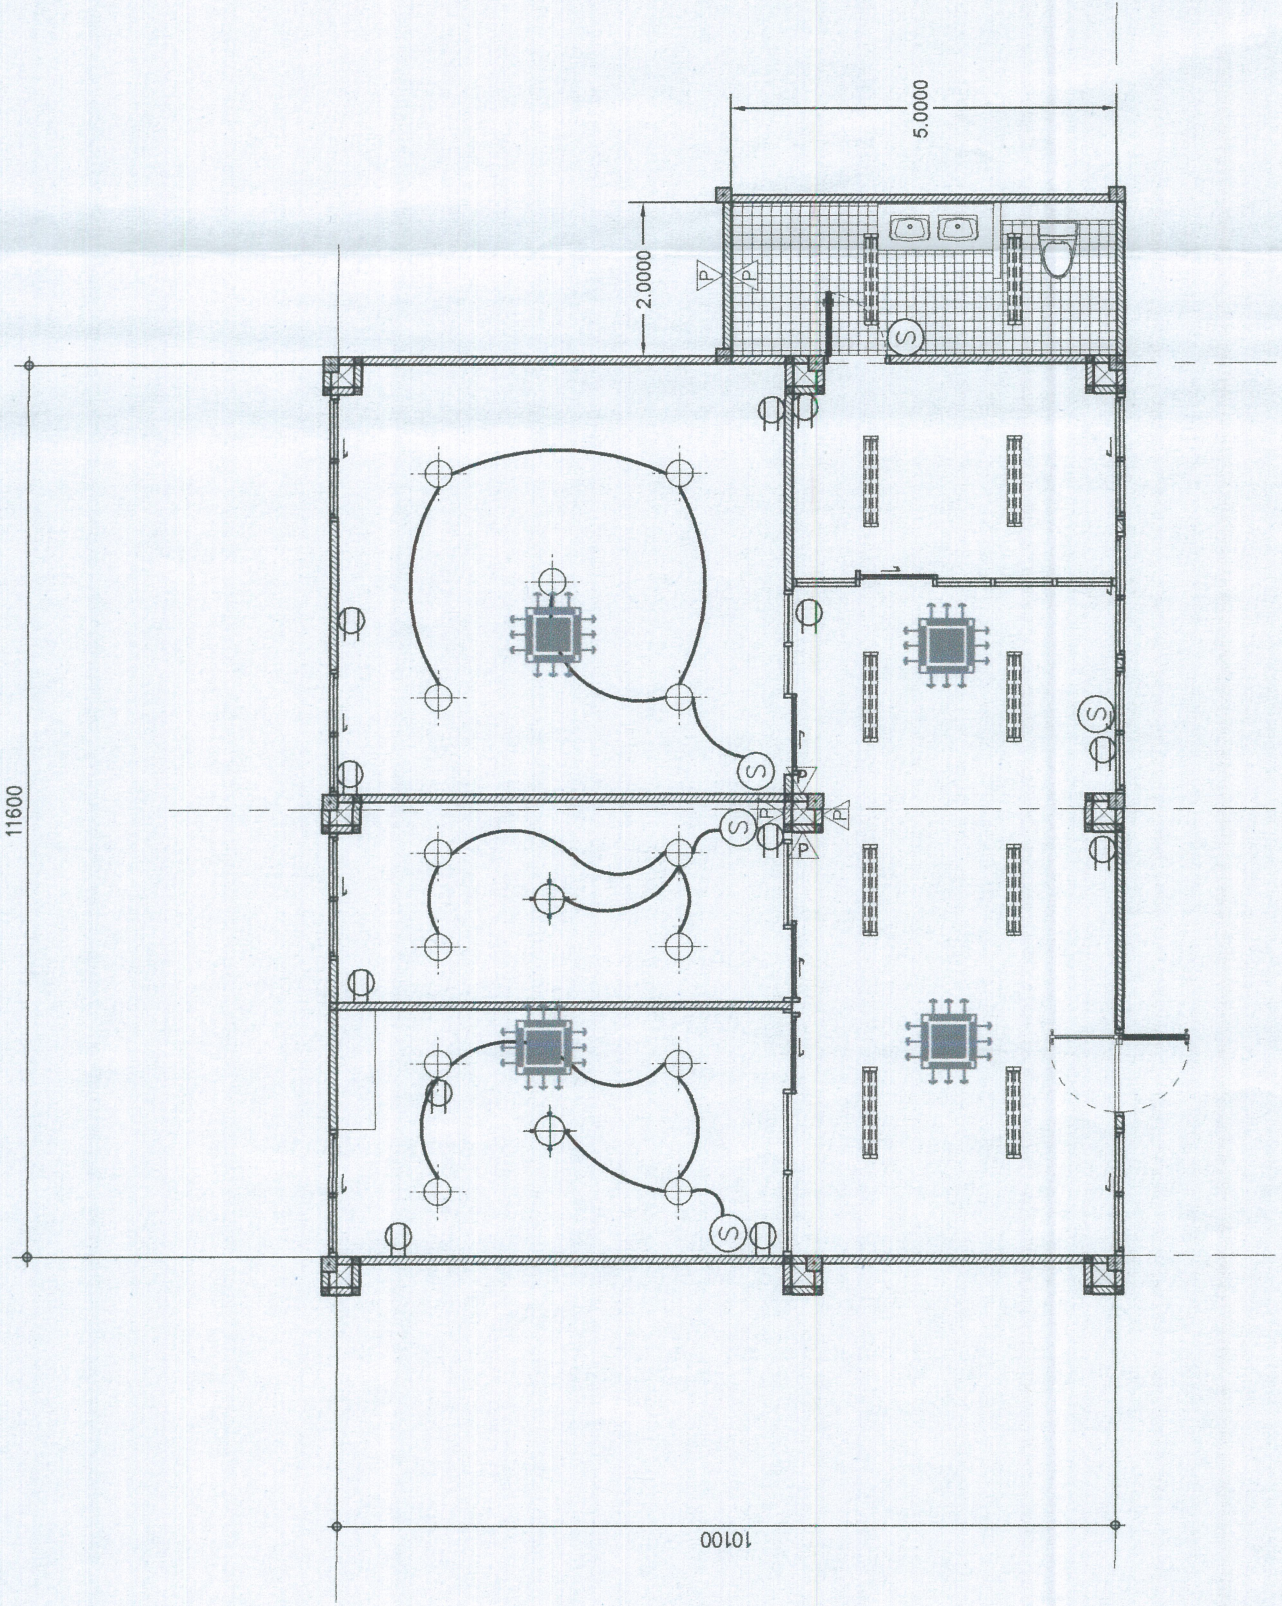

แปลนไฟฟ้า
SCALE 1:100


* ขนาดและระยะในแบบนี้เป็นระยะที่ไม่เป็นทางการ ช่างและผู้รับเหมา จะต้องทำการตรวจสอบและใช้ขนาดระยะต่างๆในพื้นที่งานจริง ตามแบบก่อนทำการต่อเติมและก่อสร้างจริง



โรงพยาบาลระบอง

เลขที่ 11 ถ.ก้างทรายชัย อ.เมือง จ.ระบอง

โครงการ ก่อสร้างอาคารจัดเก็บเอกสาร	
ออกแบบ เขียนแบบ นางสาวชลธิชา ปะสนมทรัพย์ ผู้ลงนามโดยผู้รับอนุญาตประกอบวิชาชีพ	
ตรวจแบบ (นายพิษณุ วรูบุตร นายประยงค์ แต้ลิ้ม) นางสาวชลธิชา ปะสนมทรัพย์	
คณะกรรมการ	
ประธาน	
กรรมการ	
กรรมการ	
กรรมการ	
กรรมการ	
ผู้เห็นชอบแบบ (.....) นายสโรจน์ จันทน์แก้ว รองผู้อำนวยการฝ่ายบริหาร	
ผู้อนุมัติแบบ (.....) นพ.อรุณ รัตยาพิศาล ผู้อำนวยการโรงพยาบาลระบอง	
แสดงแบบ แปลนไฟฟ้า	
มาตราส่วน 1 : 100	
แผนที่	จำนวน

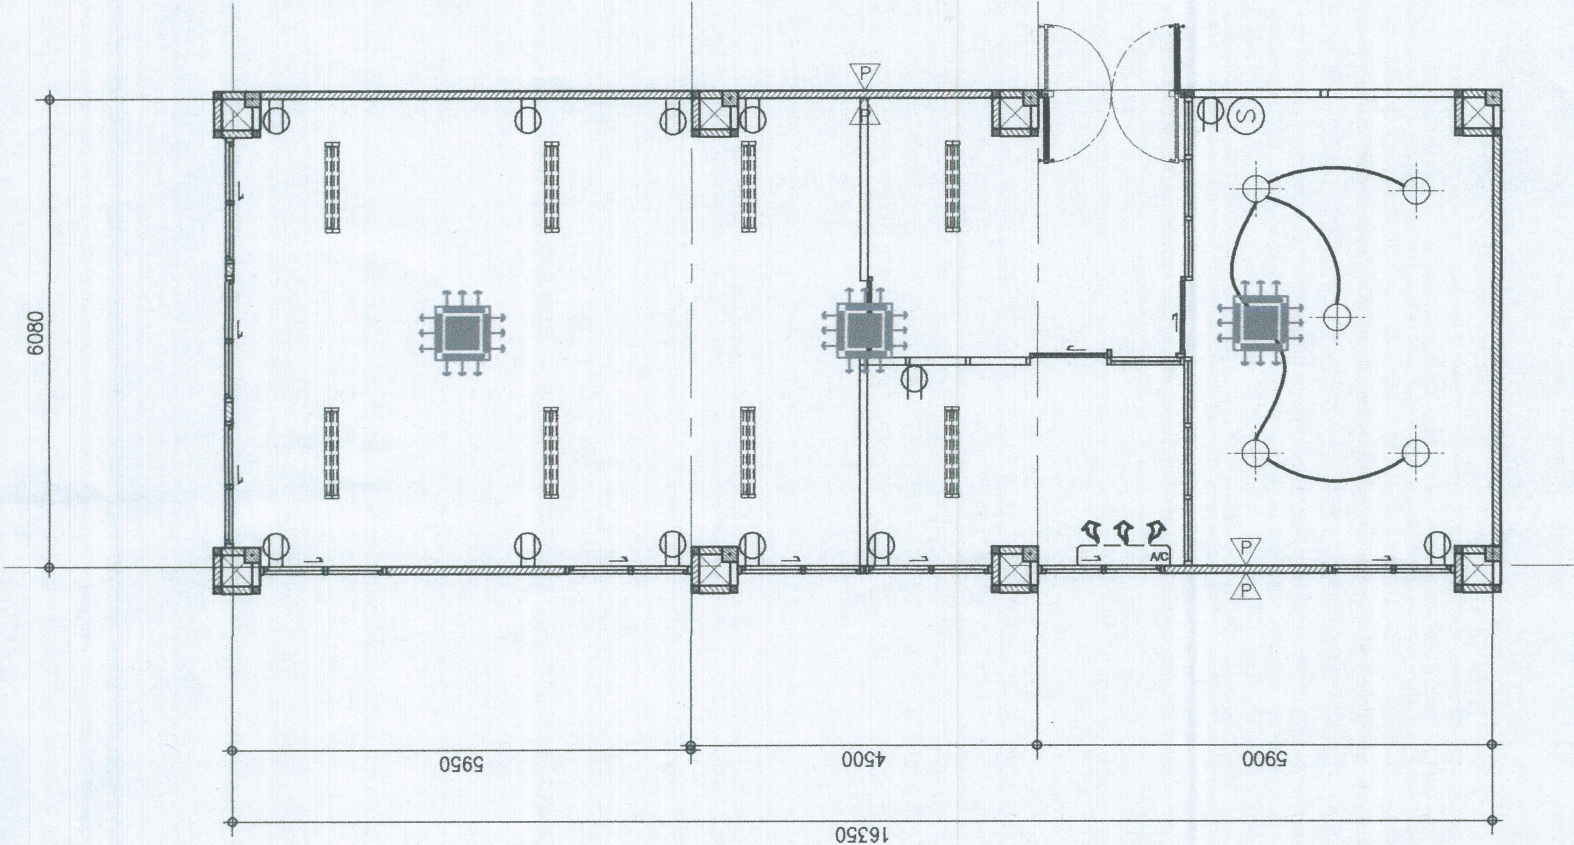

แปลนไฟฟ้า
SCALE 1:100

* ขนาดและระยะในแบบนี้เป็นระยะที่ไม่เป็นทางการ ช่างและผู้รับเหมา จะต้องทำการตรวจสอบและวัดขนาดระยะต่างๆในพื้นที่งานจริง ตามแบบก่อนทำการต่อเติมและก่อสร้างจริง